


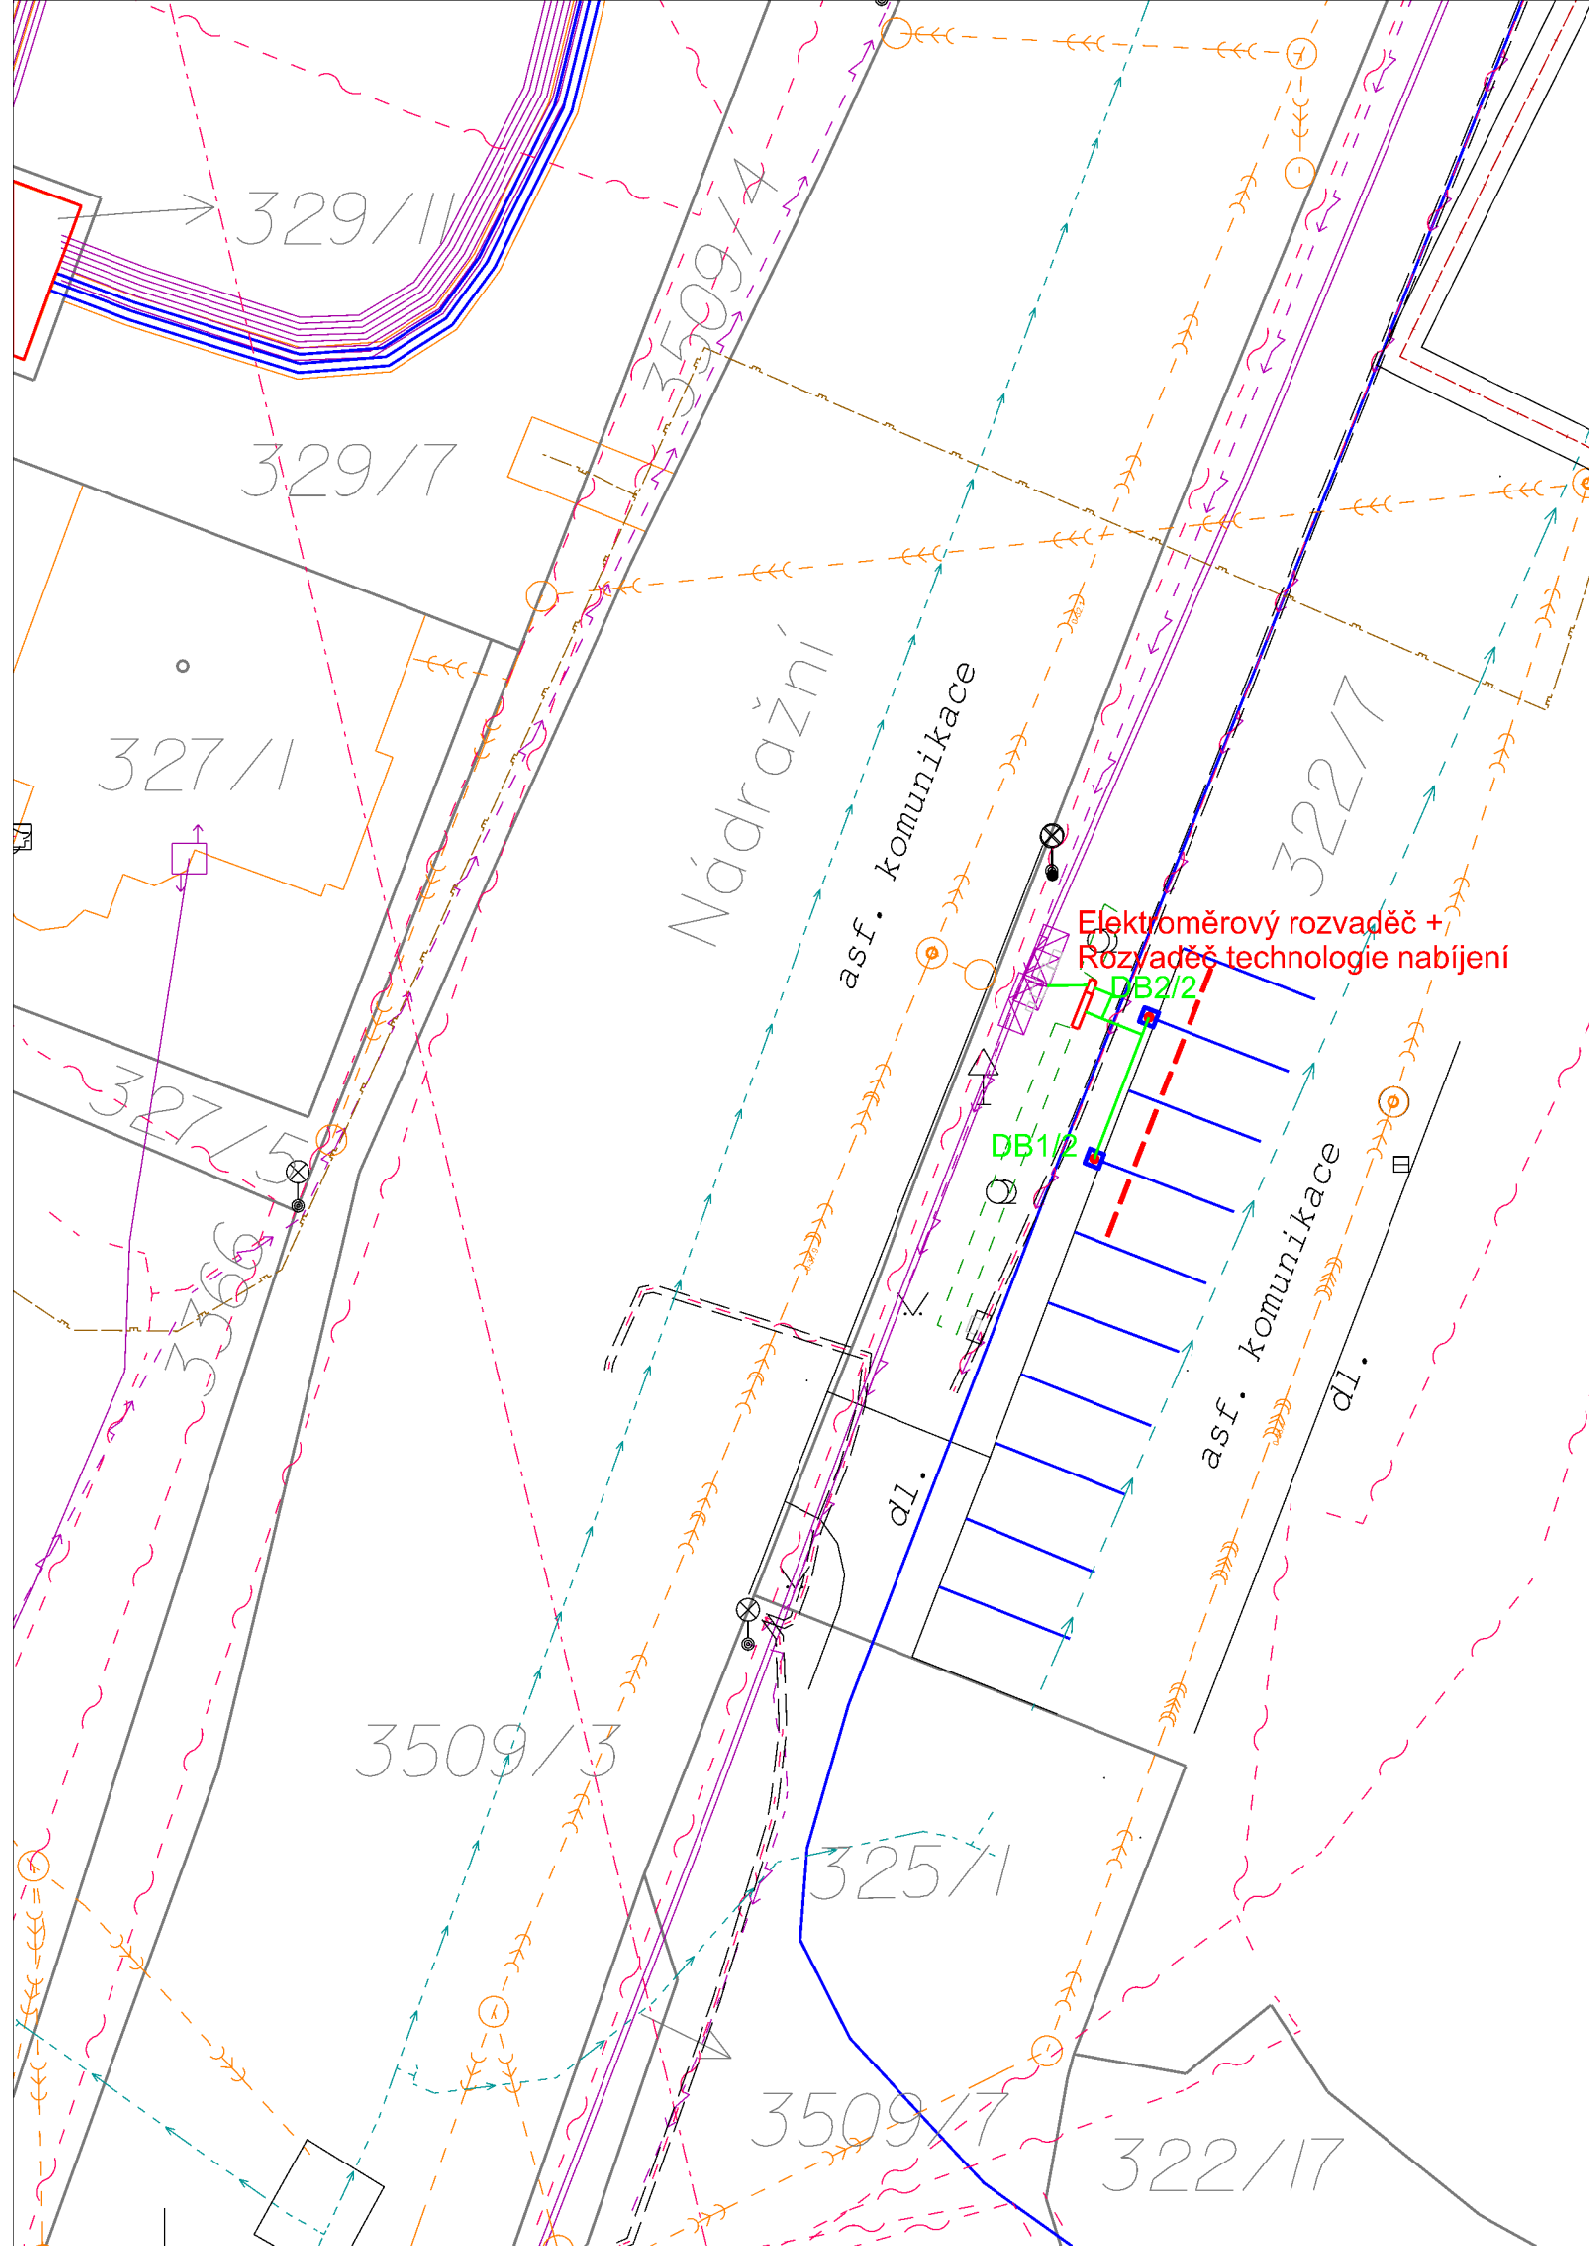

Legenda nového energetického zařízení:

- kabelové vedení v zemi
- rozvaděče v pilířích
- dobíjecí stojany
- stopcar prahy

Legenda stávajícího energetického zařízení:


- kabelové vedení VN v zemi
- kabelové vedení NN v zemi
- přípojková skříň
- veřejné osvětlení

Legenda stávajících inženýrských sítí:

- sdělovací vedení
- kanalizace jednotná
- stl plynovod
- teplovod
- vodovod
- vodovod přípojka

Legenda KN:

- hranice parcel KN
- vnitřní malba katastru
- parcelní číslo KN
- kraj komunikace
- rozhraní ploch
- hrana terénního tvaru
- pata terénního tvaru
- hranice trvalého porostu
- kanalizační šachta
- šachta nerozlišená
- strom
- vpust
- propagační objekt
- dopravní značka
- hydrant
- střed předmětu malého rozsahu
- lampa V.O. stávající
- lampa V.O. nové

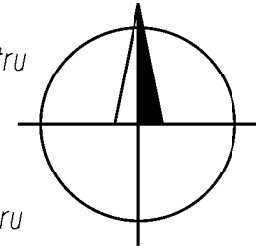

Na základě plánovaného rozšíření soustavy dobíjecích stanic pro elektromobily bude ze stávajícího vedení NN na č.p.322/7 vyvedeno nové kabelové vedení, přes nové skříň v pilíři (elektroměrovou a technologii) do dvou nových dobíjecích AC stojanů umístěných při hranici stávajících parkovacích stání, tak aby umožňovaly oboustranné nabíjení elektromobilů. Místa nebudou vyhrazena výlučně pro dobíjení. Možnost parkování zůstane zachována.

Všechny podzemní sítě jsou zakresleny orientačně. Před zahájením výkopových prací je nutné zabezpečit vytyčení. Polohu podzemních vedení nelze vytyčovat odměřováním na výkrese.

parcels dotčená umístěním nového zařízení: 322/7
parcels sousedící se stavbou (do 2m): 3509/3

AUTORIZACE / ELEKTRONICKÉ AUTORIZAČNÍ RAZÍTKO

VYPRACOVAL	Pavel Alexa	AUT. PROJEKTANT	Ing. Martin Zavadi	Pavel Alexa Smetanova 631/30, 602 00 Brno tel.:773 907 163 email: alexaelektro@seznam.cz	
ZHOTOVITEL PD	Pavel Alexa, Smetanova 631/30, 602 00 Brno				
KRAJ	Kraj Vysočina	OKRES	Pelhřimov	H.P. 36 s.r.o. Poříčí 2465/28 678 01 Blansko	
KATASTR. ÚZEMÍ	Pelhřimov 718912				
MÍSTO STAVBY	Pelhřimov 547492				
STAVEBNÍK	H.P. 36 s.r.o., Poříčí 2465/28, 67801 Blansko			Č. STAVBY:	
NÁZEV STAVBY	Dobíjecí stanice Pelhřimov Nádražní, p. č. 322-7, 2x2x11			DATUM: 9/2026	
NÁZEV VÝKRESU				FORMÁT: 2xA4	
				STUPEŇ PD: DŮR	
	KOORDINAČNÍ SITUACE STAVBY			MĚŘÍTKO: 1:250	Č. VÝKRESU: C.3