


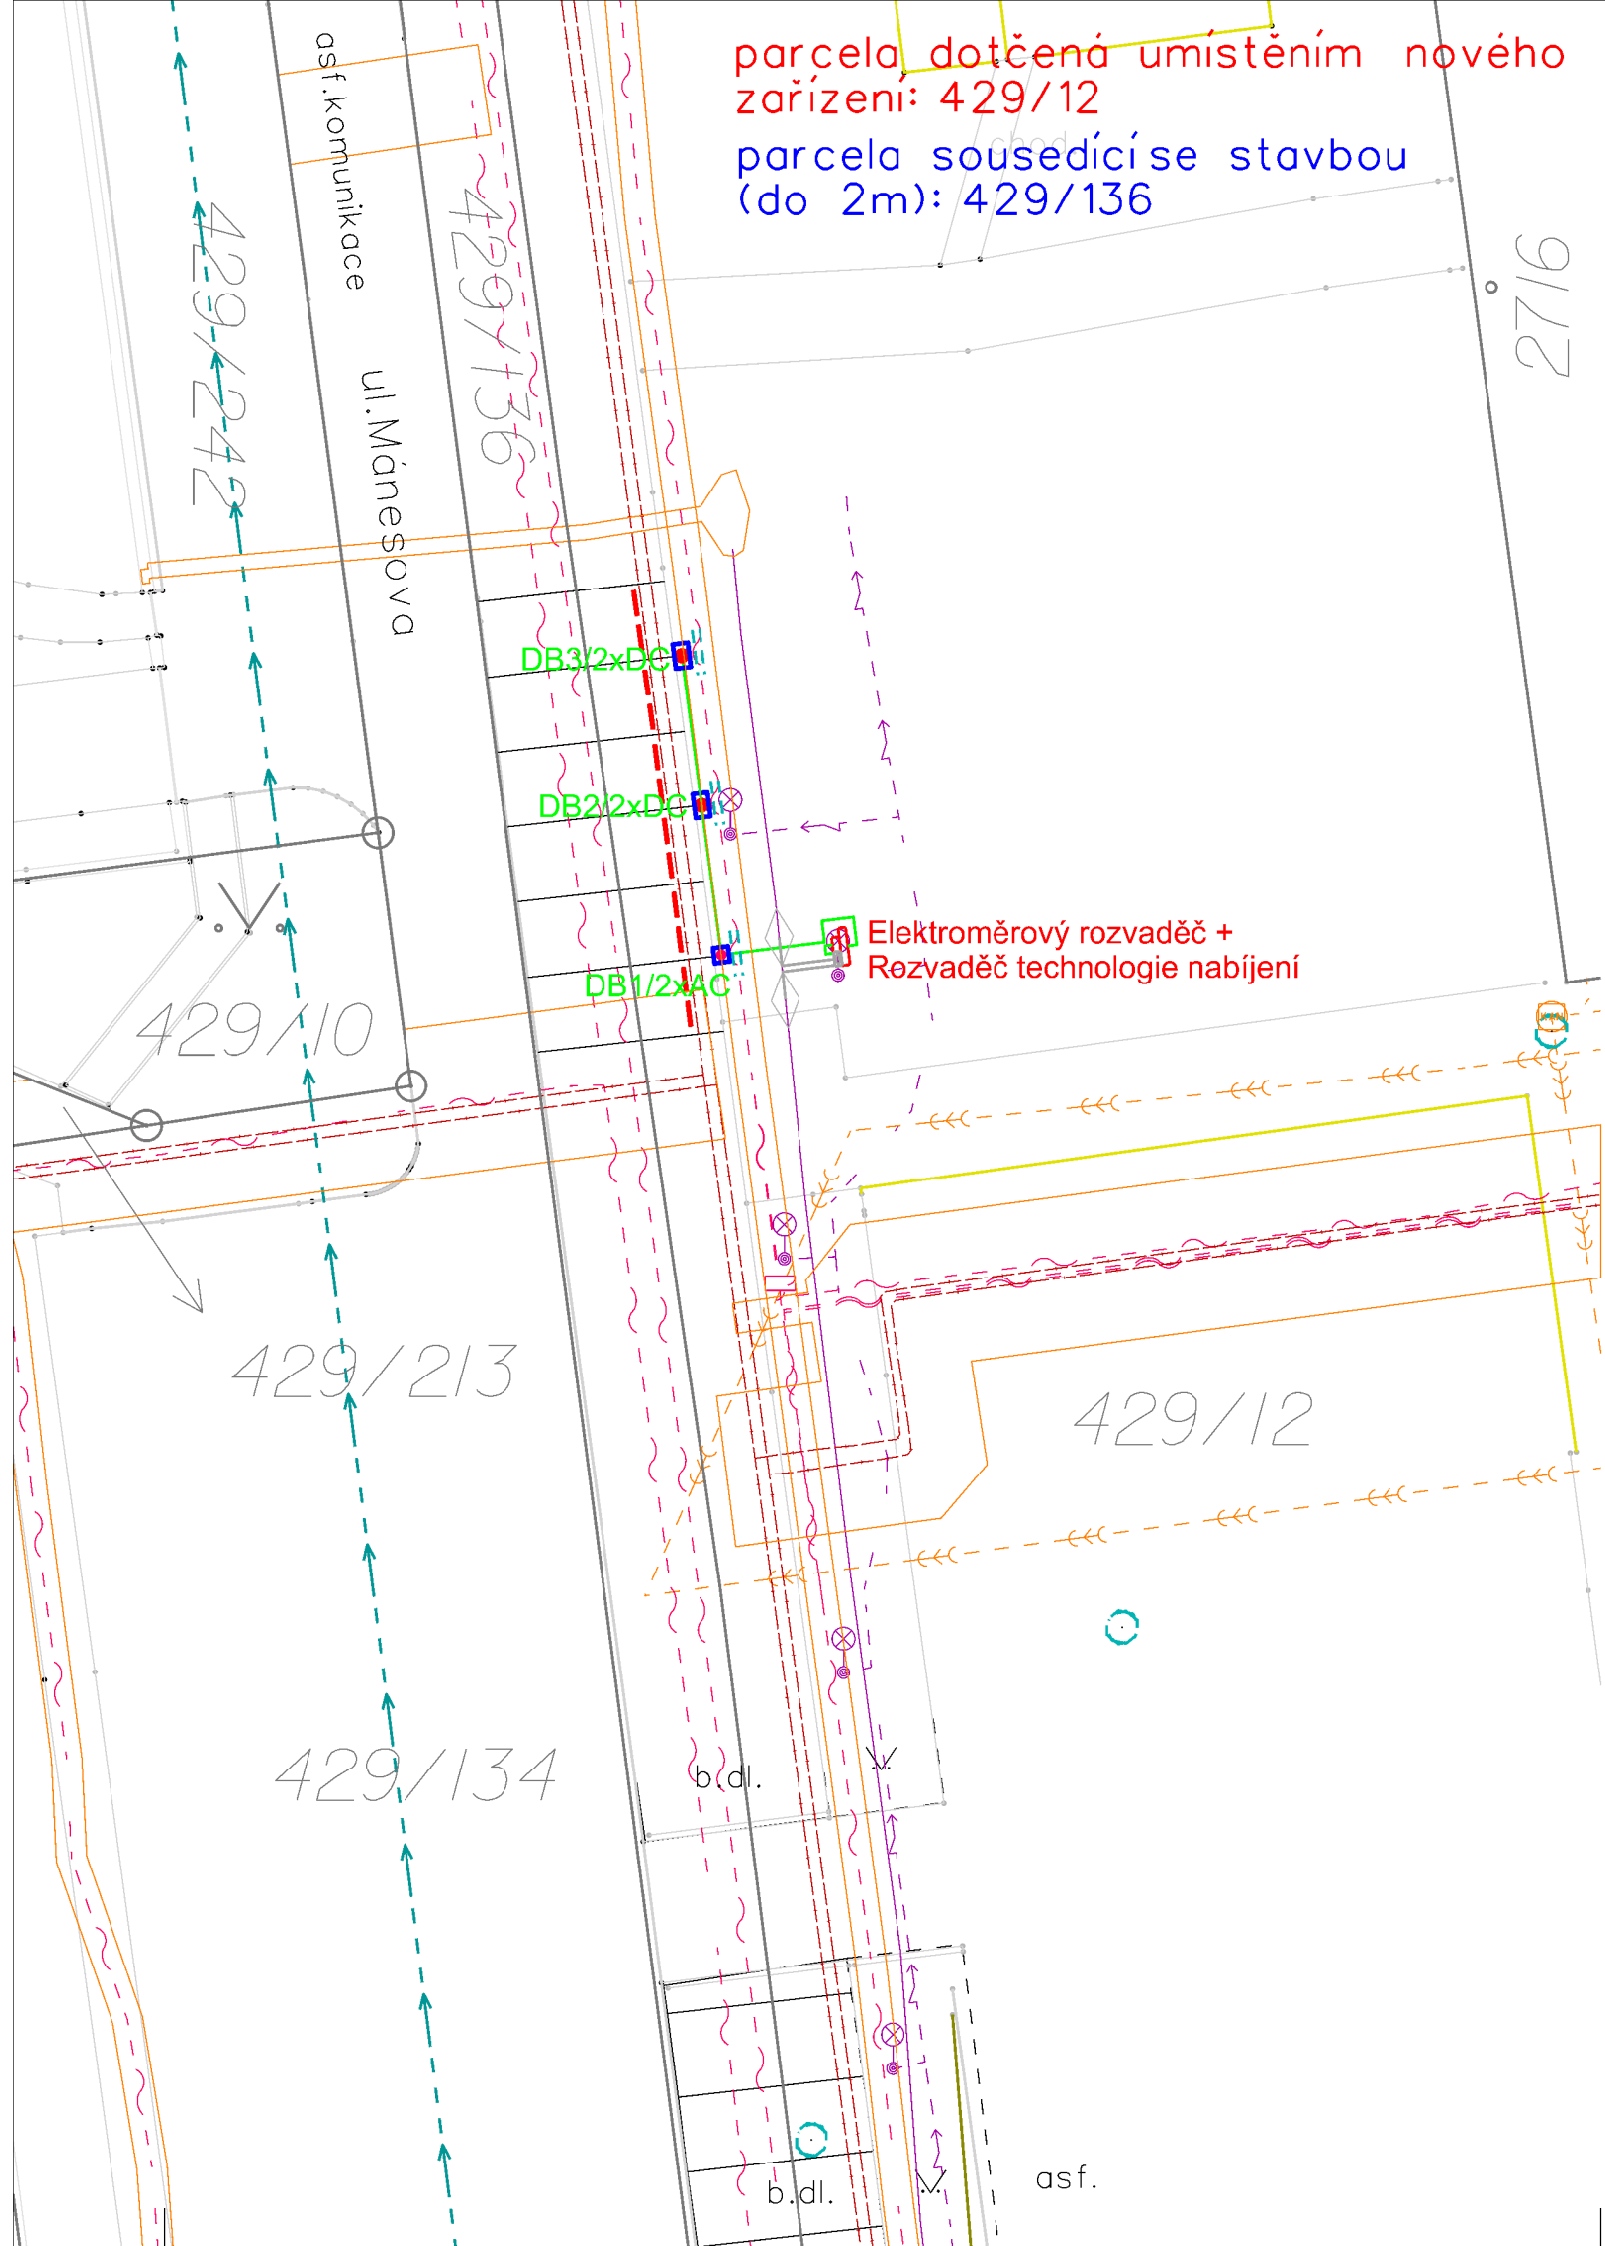

parcels affected by the location of the new facility: 429/12

parcels adjacent to the construction (within 2m): 429/136

Legend of the new energy facility:

- trasa kabelového vedení v zemi
- kabelový žlab (na vedení CETIN)
- rozdávěče v pilířích
- dobíjecí stojany
- car stop

Legend of existing energy facility:

- kabelové vedení v zemi
- rozpočtovací skříň
- veřejné osvětlení

Legend of planned energy facility (not part of this building):


- kabelové vedení v zemi
- rozpočtovací skříň

Legend of existing engineering networks:

- sčítací vedení
- kanalizace
- teplavod
- vodovod

Legend KN:

- hranice parcel KN
- vnitřní malba katastru
- parcelní číslo KN
- kraj komunikace
- rozhraní ploch zpevněná/zelení
- hrana terénního tvaru
- pata terénního tvaru
- hranice trvalého porostu
- hranice zděného objektu
- kanalizační šachta
- šachta nerozlišená
- strom
- vpust
- propagační objekt
- dopravní značka
- hydrant
- střed předmětu malého rozsahu
- lampa V.O. stávající
- lampa V.O. nové
- veřejný rozhlas

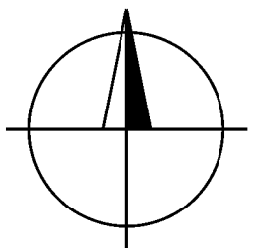

Na základě plánovaného rozšíření soustavy dobíjecích stanic pro elektromobily budou napojeny dvě nové skříně v pilíři, elektroměrová vedle rozpočtovací skříně (budované v rámci stavby CEZ) a technologická (žády k nim) obě vedle sloupu V.O. v zelené ploše vlevo od přístupu ke sportovní hale na par.č.429/12. Z nové skříně technologií budou připojeny tři nové dobíjecí stojany, 1xAC a 2xDC umístěné na okraji stávajících parkovacích míst vždy na jejich rozmezí tak, aby př. umožnilo dobíjení dvou vozů zároveň. Dobíjení bude umožněno, ale místo nebudou pro tento účel vyhrazena.

Všechny podzemní sítě jsou zakresleny orientačně. Před zahájením výkopových prací je nutné zabezpečit vytyčení. Polohu podzemních vedení nelze vytyčovat odměřováním na výkrese.

AUTORIZACE / ELEKTRONICKÉ AUTORIZAČNÍ RAZÍTKO

VYPRACOVAL	Pavel Alexa	AUT. PROJEKTANT	Ing. Martin Zavadil	Pavel Alexa Smetanova 631/30, 602 00 Brno tel.:773 907 163 email: alexaelektro@seznam.cz	
ZHOTOVITEL PD	Pavel Alexa, Smetanova 631/30, 602 00 Brno				
KRAJ	Zlínský kraj	OKRES	Zlín	H.P. 36 s.r.o. Poříčí 2465/28 678 01 Blansko	
KATASTR. ÚZEMÍ	Otrokovice 716731				
MÍSTO STAVBY	Otrokovice 585599				
STAVEBNÍK	H.P. 36 s.r.o., Poříčí 2465/28, 67801 Blansko			Č. STAVBY:	
NÁZEV STAVBY	Dobíjecí stanice Otrokovice_Mánesova_429_12			DATUM: 9/2026	
NÁZEV VÝKRESU				FORMÁT: 2xA4	
				STUPEŇ PD: DŮR	
	KOORDINAČNÍ SITUACE STAVBY			MĚŘÍTKO: 1:250	Č. VÝKRESU: C.3